


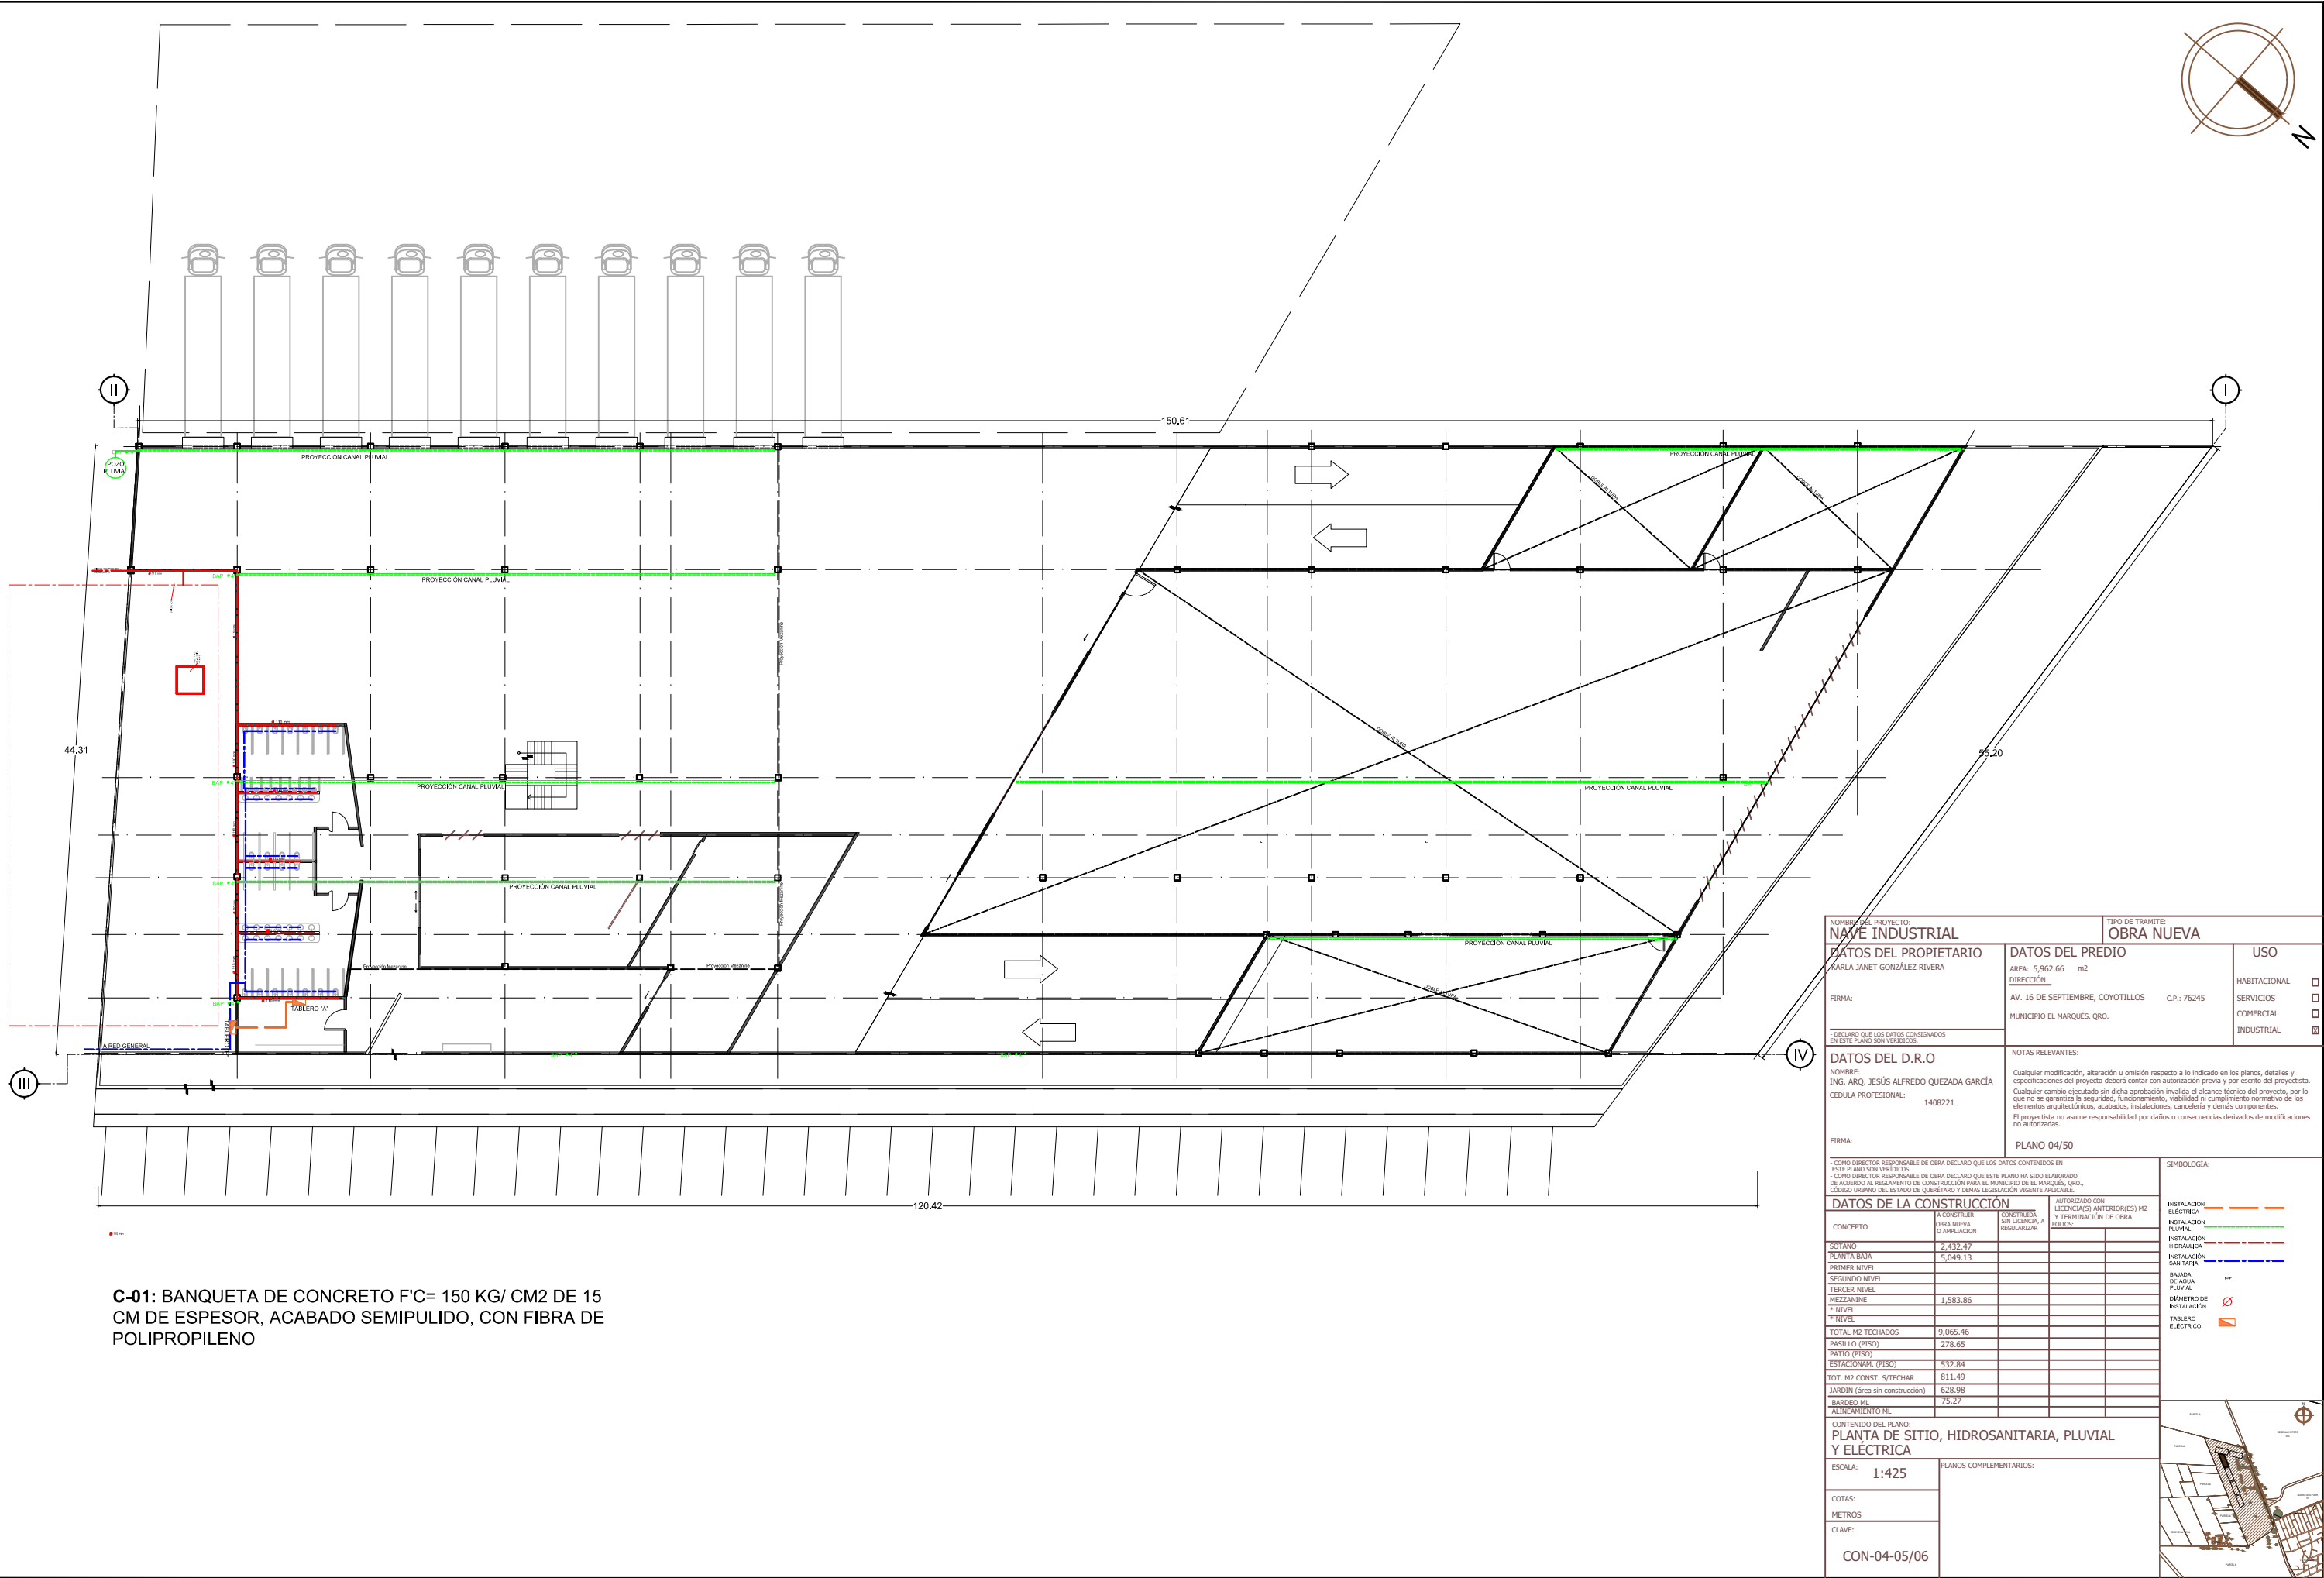

C-01: BANQUETA DE CONCRETO F'C= 150 KG/ CM2 DE 15 CM DE ESPESOR, ACABADO SEMIPULIDO, CON FIBRA DE POLIPROPILENO

NOBRE DEL PROYECTO:
NAVE INDUSTRIAL

DATOS DEL PROPIETARIO
MARLA JANET GONZÁLEZ RIVERA

FIRMA:

* DECLARO QUE LOS DATOS CONSIGNADOS EN ESTE PLANO SON VERDICOS.

TIPO DE TRAMITE:
OBRA NUEVA

DATOS DEL PREDIO
AREA: 5,962.66 m2
DIRECCIÓN:
AV. 16 DE SEPTIEMBRE, COYOTILLOS C.P.: 76245
MUNICIPIO EL MARQUÉS, QRO.

USO
HABITACIONAL ☐
SERVICIOS ☐
COMERCIAL ☐
INDUSTRIAL ☒

DATOS DEL D.R.O
NOMBRE:
ING. ARQ. JESÚS ALFREDO QUEZADA GARCÍA
CEDULA PROFESIONAL: 1408221
FIRMA:

NOTAS RELEVANTES:
Cualquier modificación, alteración u omisión respecto a lo indicado en los planos, detalles y especificaciones del proyecto deberá contar con autorización previa y por escrito del proyectista. Cualquier cambio ejecutado sin dicha aprobación invalida el alcance técnico del proyecto, por lo que no se garantiza la seguridad, funcionamiento, viabilidad ni cumplimiento normativo de los elementos arquitectónicos, acabados, instalaciones, cancelería y demás componentes. El proyectista no asume responsabilidad por daños o consecuencias derivados de modificaciones no autorizadas.

* COMO DIRECTOR RESPONSABLE DE OBRA DECLARO QUE LOS DATOS CONTENIDOS EN ESTE PLANO SON VERDICOS.
* COMO DIRECTOR RESPONSABLE DE OBRA DECLARO QUE ESTE PLANO HA SIDO ELABORADO DE ACUERDO AL REGLAMENTO DE CONSTRUCCIÓN PARA EL MUNICIPIO DE EL MARQUÉS, QRO., CÓDIGO URBANO DEL ESTADO DE QUERÉTARO Y OTRAS LEGISLACIÓN VIGENTE APLICABLE.

DATOS DE LA CONSTRUCCIÓN

CONCEPTO	A CONSTRUIR OBRA NUEVA O AMPLIACIÓN	CONSTRUIDA SIN LICENCIA A REGULARIZACIÓN	AUTORIZADO CON LICENCIA(S) ANTERIOR(ES) M2 Y TERMINACIÓN DE OBRA FOLIOS:
SÓTANO	2,432.47		
PLANTA BAJA	5,049.13		
PRIMER NIVEL			
SEGUNDO NIVEL			
TERCER NIVEL			
MEZZANINE	1,583.86		
* NIVEL			
* NIVEL			
TOTAL M2 TECHADOS	9,065.46		
PASILLO (PISO)	278.65		
PATIO (PISO)			
ESTACIONAM. (PISO)	532.84		
TOT. M2 CONST. S/TECHAR	811.49		
JARDIN (área sin construcción)	628.98		
BARDEO ML	75.27		
ALINEAMIENTO ML			

SIMBOLOGÍA:
INSTALACIÓN ELÉCTRICA
INSTALACIÓN PLUVIAL
INSTALACIÓN HIDRÁULICA
INSTALACIÓN SANITARIA
BAJADA DE AGUA PLUVIAL
DIÁMETRO DE INSTALACIÓN
TABLERO ELÉCTRICO

CONTENIDO DEL PLANO:
PLANTA DE SITIO, HIDROSANITARIA, PLUVIAL Y ELÉCTRICA

ESCALA: 1:425

PLANOS COMPLEMENTARIOS:

COTAS:
METROS

CLAVE:
CON-04-05/06