


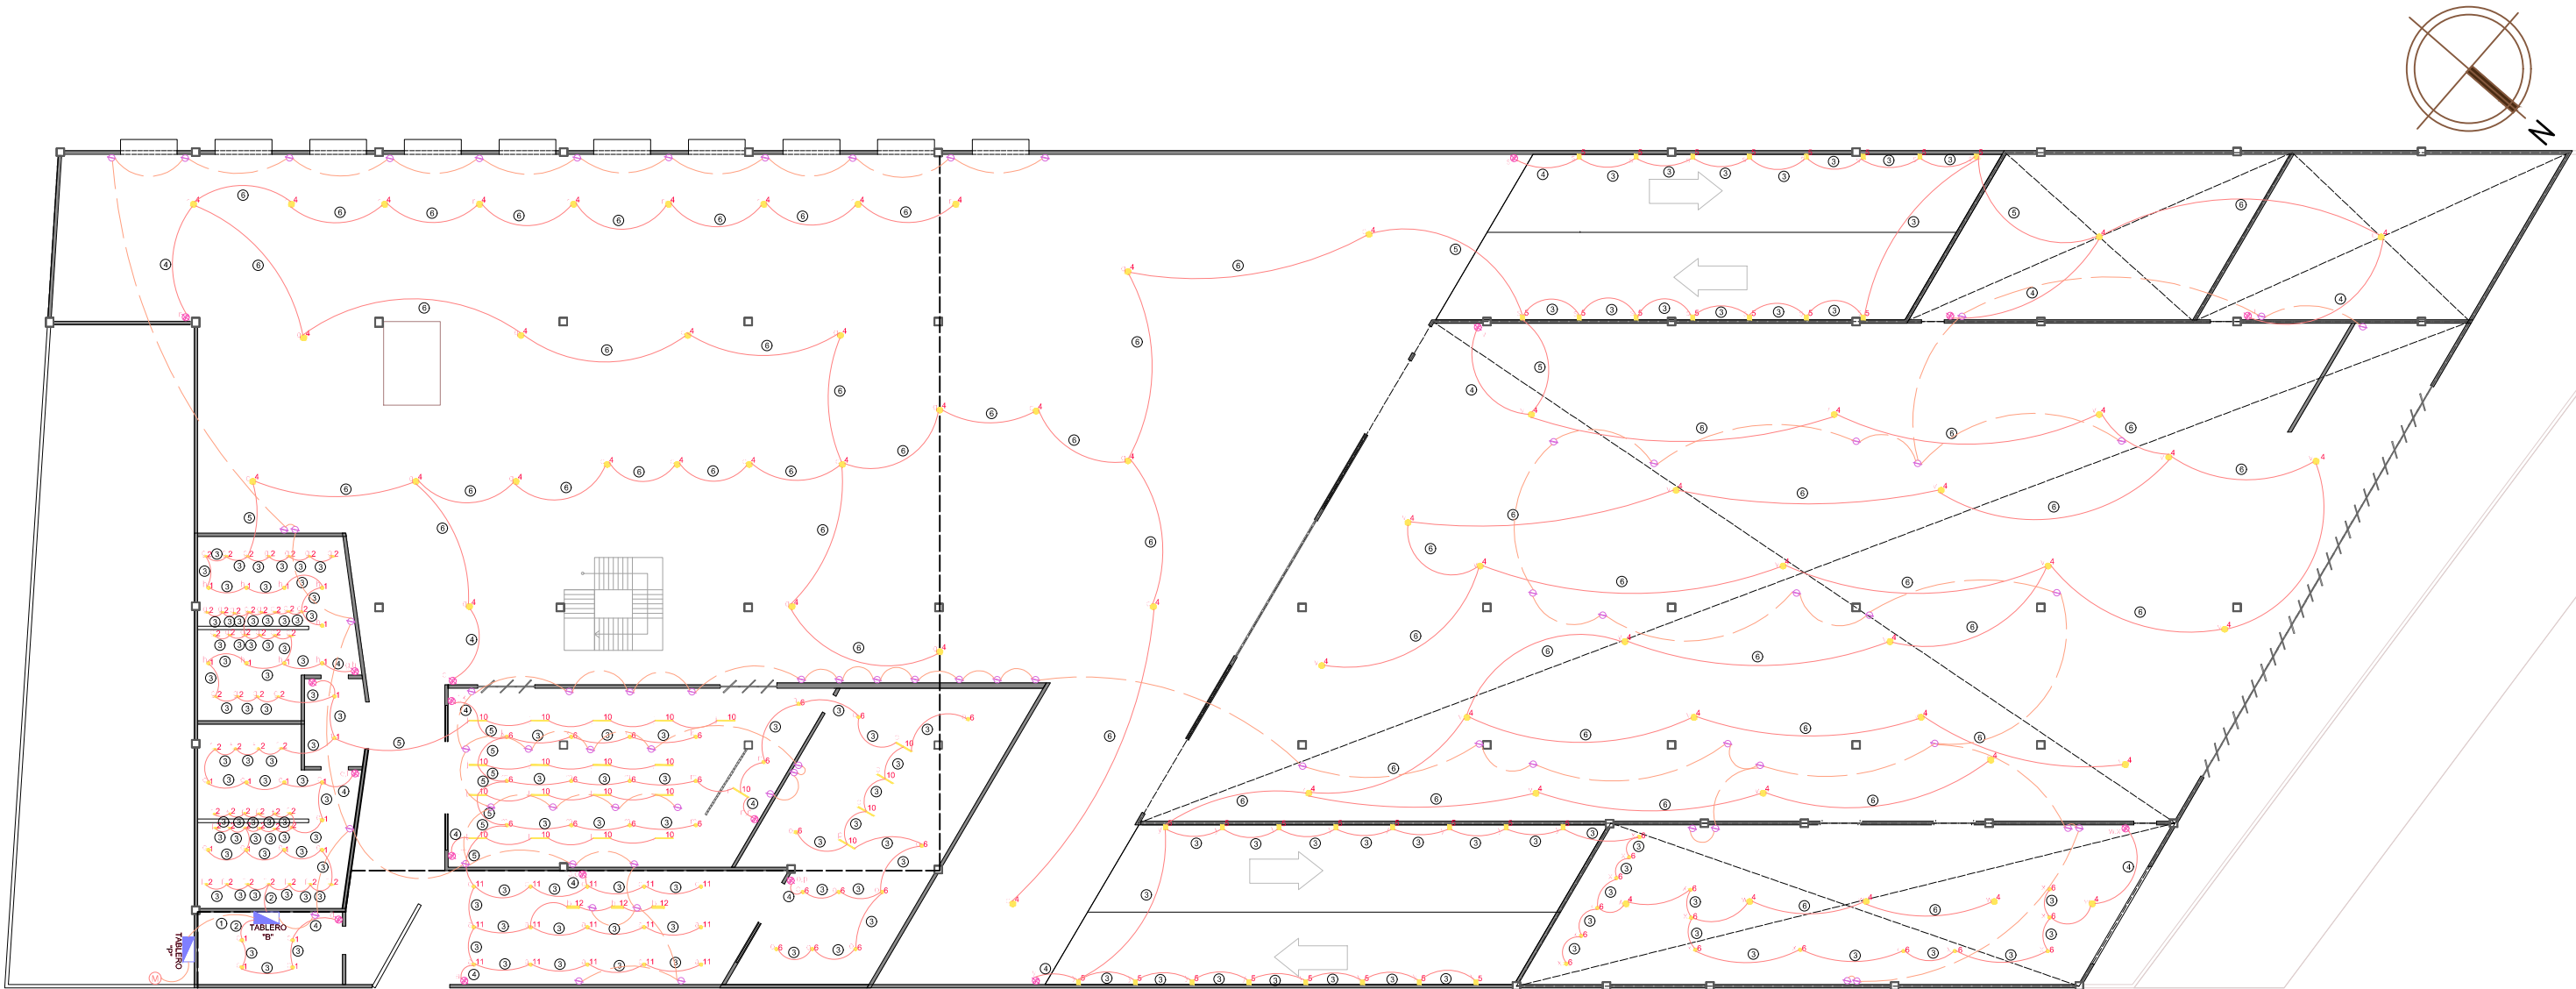

	1	2	3	4	5	6
Línea	1-2	2-12		1-14	1-14	1-14
Neutro	1-2	1-12	1-14		1-14	1-14
Regreso			1-14	2-14		1-14
Puente						
Tierra	1-2	1-14	1-14		1-14	1-14
Diámetro	1 3/4	3/4	1/2	3/4	1/2	1/2

Nombre del Proyecto:
NAVE INDUSTRIAL

Datos del Propietario:
Karla Janet González Rivera

Firma:

Datos del Predio:
Área: 5,962.66 m²
Dirección:
Av. 16 de Septiembre, Coyotillos C.P.: 76245
Municipio El Marqués, Qro.

Uso:
Habitacional ☐
Servicios ☐
Comercial ☐
Industrial ☒

Datos del D.R.O:
Nombre:
Ing. Arq. Jesús Alfredo Quezada García
Cédula Profesional:
1408221

Notas Relevantes:
Cualquier modificación, alteración u omisión respecto a lo indicado en los planos, detalles y especificaciones del proyecto deberá contar con autorización previa y por escrito del proyectista. Cualquier cambio ejecutado sin dicha aprobación invalida el alcance técnico del proyecto, por lo que no se garantiza la seguridad, funcionamiento, viabilidad ni cumplimiento normativo de los elementos estructurales, hidráulicos, sanitarios, eléctricos y demás componentes. El proyectista no asume responsabilidad por daños o consecuencias derivadas de modificaciones no autorizadas.

Firma:

Plano 32/50

Como Director Responsable de Obra declaro que los datos contenidos en este plano son verídicos.

Como Director Responsable de Obra declaro que este plano ha sido elaborado de acuerdo al Reglamento de Construcción para el Municipio de El Marqués, Qro., cuando urdado del Estado de Querétaro y demás legislación vigente aplicable.

AutORIZADO CON LICENCIA(S) ANTERIOR(ES) NÚMERO Y TERMINACIÓN DE OBRA FOLIOS:

CONCEPTO

OBRA NUEVA O AMPLIACIÓN

CONSTRUIDA SIN LICENCIA, A REGULARIZADA

TOTAL M2 TECHADOS

PASILLO (PISO)

PATIO (PISO)

ESTACIONAMIENTO (PISO)

TOT. M2 CONST. S/TECHAR

JARDIN (Área sin construcción)

BARDEDO ML

* ALINEAMIENTO ML

CONCEPTO

OBRA NUEVA O AMPLIACIÓN

CONSTRUIDA SIN LICENCIA, A REGULARIZADA

TOTAL M2 TECHADOS

PASILLO (PISO)

PATIO (PISO)

ESTACIONAMIENTO (PISO)

TOT. M2 CONST. S/TECHAR

JARDIN (Área sin construcción)

BARDEDO ML

* ALINEAMIENTO ML

SIMBOLOGÍA:

LUMINARIA A MANEJAR

TIPO DE CONEXIÓN

APAGADOR

CONTACTO

TABLERO

CONEXIÓN POR TEOCHO

CONEXIÓN POR PISO

4

6

CONTENIDO DEL PLANO:

PLANTA BAJA: PLANTA Y CONEXIONES

ESCALA:

1:350

COTAS:

METROS

CLAVE:

ELE-02/04

PLANOS COMPLEMENTARIOS: