


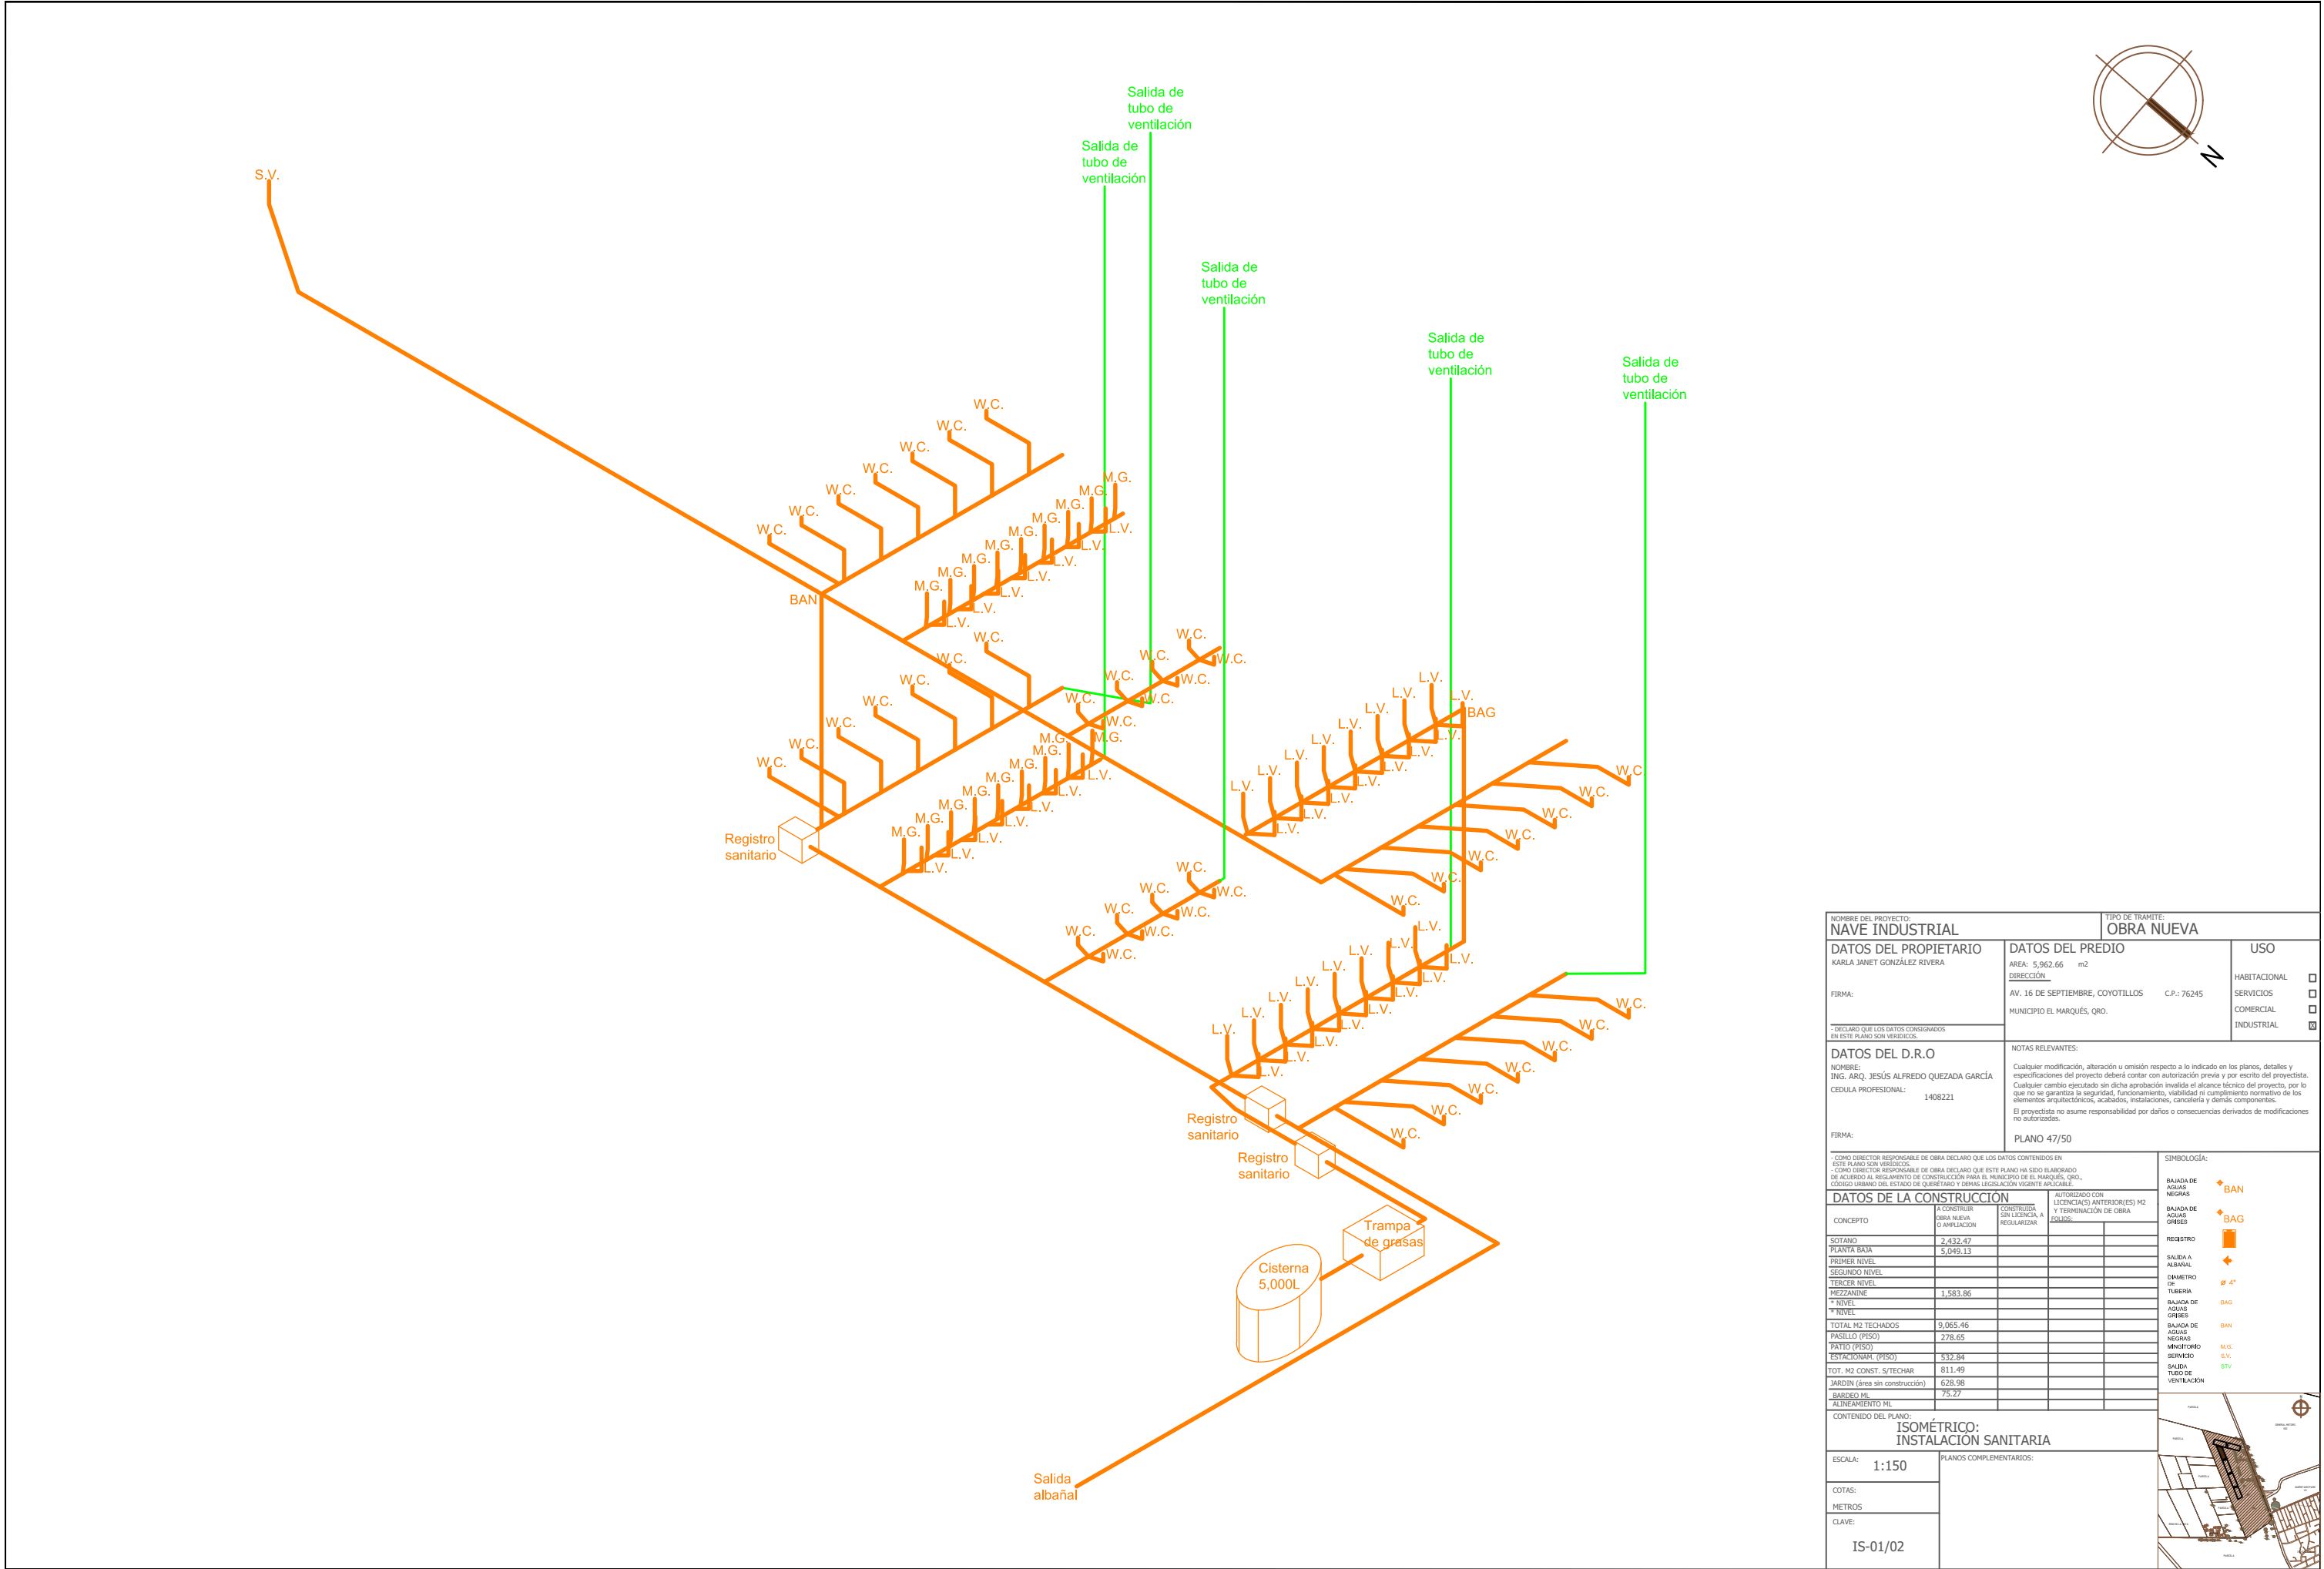

NOMBRE DEL PROYECTO: NAVE INDUSTRIAL		TIPO DE TRAMITE: OBRA NUEVA	
DATOS DEL PROPIETARIO KARLA JANET GONZÁLEZ RIVERA FIRMA:		DATOS DEL PREDIO AREA: 5,962.66 m2 DIRECCIÓN: AV. 16 DE SEPTIEMBRE, COYOTILLOS C.P.: 76245 MUNICIPIO EL MARQUÉS, QRO.	
USO HABITACIONAL ☐ SERVICIOS ☐ COMERCIAL ☐ INDUSTRIAL ☒			
DATOS DEL D.R.O NOMBRE: ING. ARQ. JESÚS ALFREDO QUEZADA GARCÍA CEDULA PROFESIONAL: 1408221 FIRMA:		NOTAS RELEVANTES: Cualquier modificación, alteración u omisión respecto a lo indicado en los planos, detalles y especificaciones del proyecto deberá contar con autorización previa y por escrito del proyectista. Cualquier cambio ejecutado sin dicha aprobación invalida el alcance técnico del proyecto, por lo que no se garantiza la seguridad, funcionamiento, viabilidad ni cumplimiento normativo de los elementos arquitectónicos, acabados, instalaciones, cancelería y demás componentes. El proyectista no asume responsabilidad por daños o consecuencias derivados de modificaciones no autorizadas. PLANO 47/50	
- COMO DIRECTOR RESPONSABLE DE OBRA DECLARO QUE LOS DATOS CONTENIDOS EN ESTE PLANO SON VERDICOS. - COMO DIRECTOR RESPONSABLE DE OBRA DECLARO QUE ESTE PLANO HA SIDO ELABORADO DE ACUERDO AL REGLAMENTO DE CONSTRUCCIÓN PARA EL MUNICIPIO DE EL MARQUÉS, QRO., CÓDIGO URBANO DEL ESTADO DE QUERÉTARO Y DEMÁS LEGISLACIÓN VIGENTE APLICABLE		DATOS DE LA CONSTRUCCIÓN	
CONCEPTO	A CONSTRUIR OBRA NUEVA O AMPLIACIÓN	CONSTRUIDA SIN LICENCIA A REGULARIZAR	AUTORIZADO CON LICENCIA(S) ANTERIOR(ES) M2 Y TERMINACIÓN DE OBRA FOLIO(S):
SOTANO	2,432.47		
PLANTA BAJA	5,049.13		
PRIMER NIVEL			
SEGUNDO NIVEL			
TERCER NIVEL			
MEZZANINE	1,583.86		
4° NIVEL			
TOTAL M2 TECHADOS	9,065.46		
PASILLO (PISO)	278.65		
PATIO (PISO)			
ESTACIONAM. (PISO)	532.84		
TOT. M2 CONST. S/TECHAR	811.49		
JARDIN (área sin construcción)	628.98		
BARDEO ML	75.27		
CONTENIDO DEL PLANO: ISOMÉTRICO: INSTALACIÓN SANITARIA			
ESCALA: 1:150	PLANOS COMPLEMENTARIOS:		
COTAS: METROS			
CLAVE: IS-01/02			
		SIMBOLOGÍA: BAJADA DE AGUAS NEGRAS BAJADA DE AGUAS GRISAS REQUETRO SALIDA A ALBANAL DIÁMETRO DE 4" TUBERÍA DE AGUAS GRISAS BAJADA DE AGUAS NEGRAS MINGITORIO SERVICIO SALIDA TUBO DE VENTILACIÓN	