



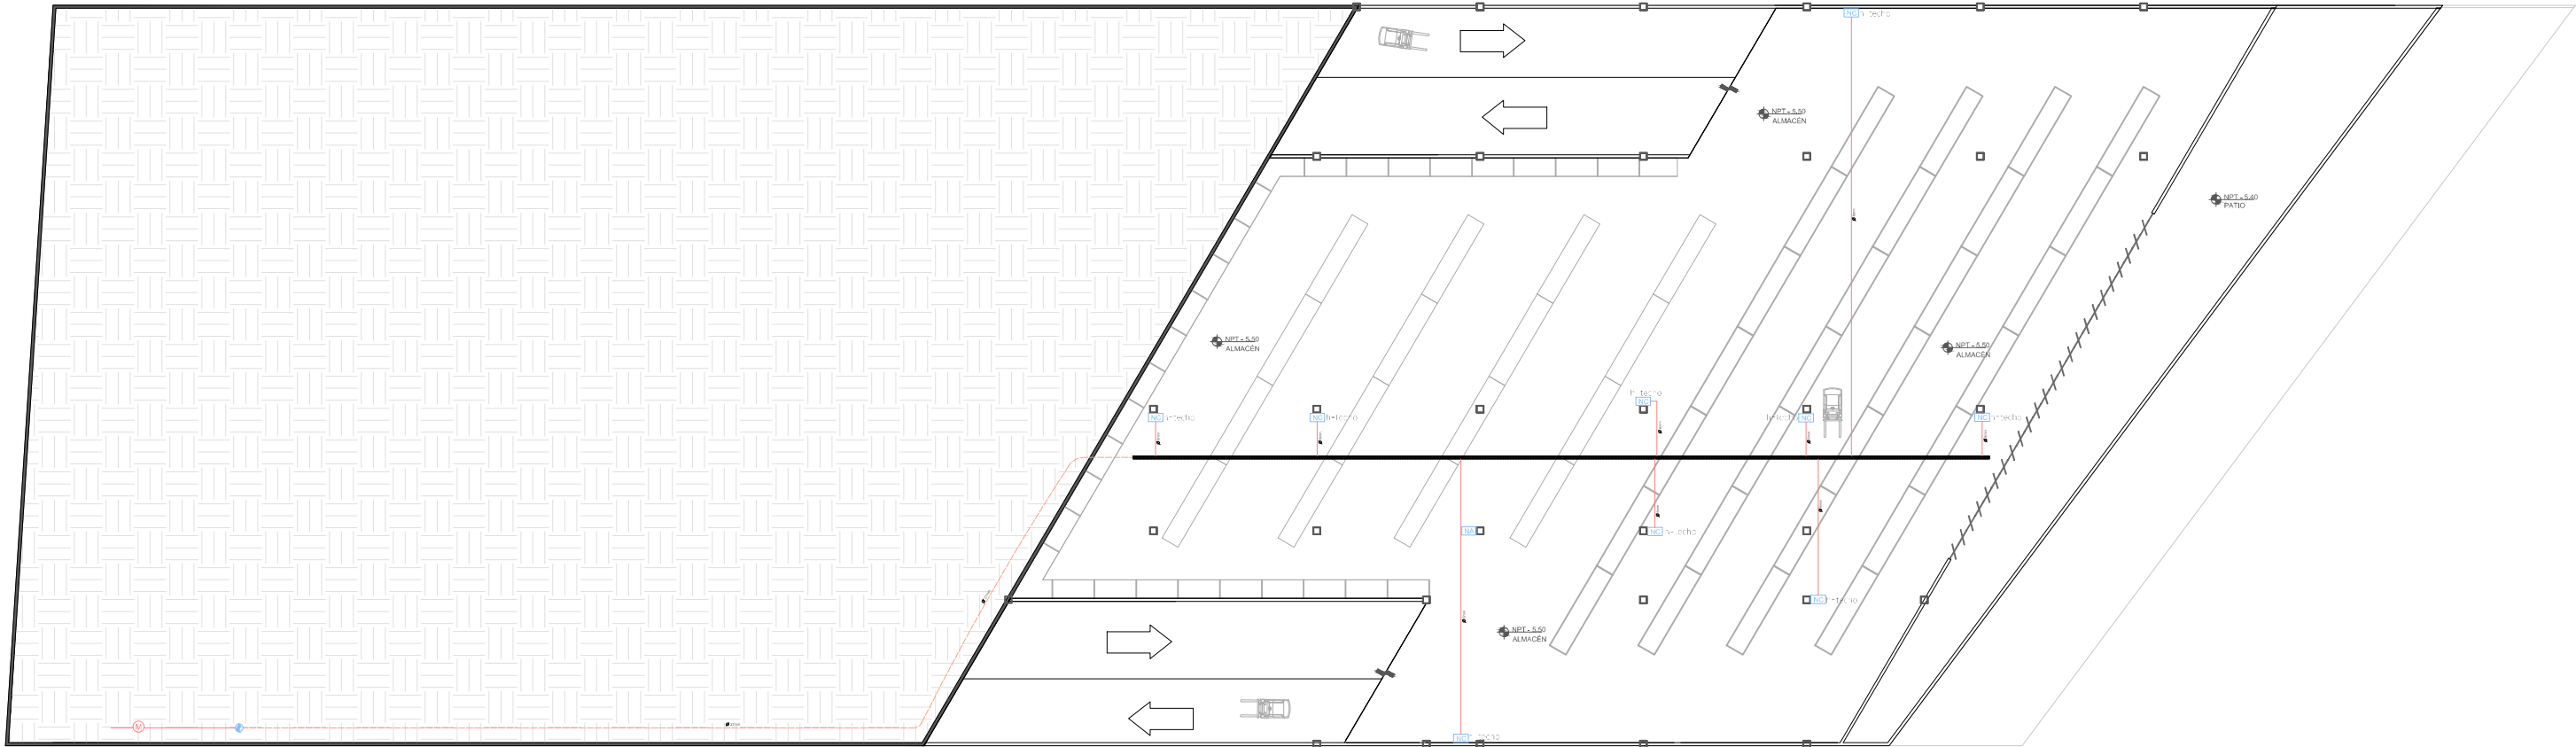

- Access Point TP-Link Omada EAP610 WiFi 6
- Tecnología WiFi 6 AX1800
 - Banda dual 2.4 GHz / 5 GHz
 - Velocidad hasta 1775 Mbps
 - Alimentación PoE+
 - Montaje en techo o muro
 - Gestión centralizada Omada SDN
 - Cobertura inalámbrica de alto rendimiento
 - Ideal para redes empresariales y corporativas

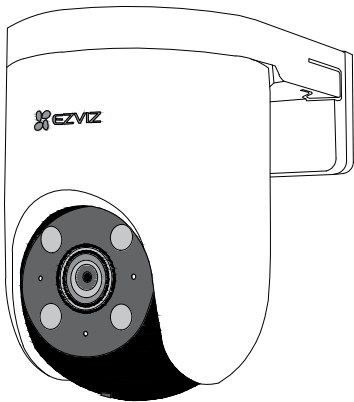

- Cámara PTZ WiFi EZVIZ H8c Pro 2K/3MP
- Resolución 2K / 3MP
 - Cobertura PTZ 360°
 - Visión nocturna inteligente
 - Audio bidireccional
 - Detección humana y vehicular IA
 - Conectividad WiFi 2.4 GHz
 - Uso exterior IP65
 - Alimentación 12V DC
 - Por cable: Cable Ethernet UTP Cat 6 Ø6 mm aprox.

NOMBRE DEL PROYECTO: NAVE INDUSTRIAL		TIPO DE TRAMITE: OBRA NUEVA	
DATOS DEL PROPIETARIO KARLA JANET GONZÁLEZ RIVERA		DATOS DEL PREDIO ÁREA: 5,962.66 m2 DIRECCIÓN: AV. 16 DE SEPTIEMBRE, COYOTILLOS C.P.: 76245 MUNICIPIO EL MARQUÉS, QRO.	
FIRMA:		USO HABITACIONAL ☐ SERVICIOS ☐ COMERCIAL ☐ INDUSTRIAL ☒	
* DECLARO QUE LOS DATOS CONSIGNADOS EN ESTE PLANO SON VERDICOS.		NOTAS RELEVANTES: Cualquier modificación, alteración u omisión respecto a lo indicado en los planos, detalles y especificaciones del proyecto deberá contar con autorización previa y por escrito del proyectista. Cualquier cambio ejecutado sin dicha aprobación invalida el alcance técnico del proyecto, por lo que no se garantiza la seguridad, funcionamiento, viabilidad ni cumplimiento normativo de los elementos arquitectónicos, acabados, instalaciones, cancelería y demás componentes. El proyectista no asume responsabilidad por daños o consecuencias derivadas de modificaciones no autorizadas. Conexión ethernet: Cableado estructurado Cat 6A blindado, Ø8 mm PLANO 48/50	
DATOS DEL D.R.O NOMBRE: ING. ARQ. JESÚS ALFREDO QUEZADA GARCÍA CEDULA PROFESIONAL: 1408221		FIRMA:	
* COMO DIRECTOR RESPONSABLE DE OBRA DECLARO QUE LOS DATOS CONTENIDOS EN ESTE PLANO SON VERDICOS. * COMO DIRECTOR RESPONSABLE DE OBRA DECLARO QUE ESTE PLANO HA SIDO ELABORADO DE ACUERDO AL REGLAMENTO DE CONSTRUCCIÓN PARA EL MUNICIPIO DE EL MARQUÉS, QRO., CÓDIGO URBANO DEL ESTADO DE QUERÉTARO Y OTRAS LEGISLACIÓN VIGENTE APLICABLE.		SIMBOLOGÍA: NODO ACCES POINT ☒ SALIDA PARA NODO DE INTERNET ☒ SITE ☒ CONEXIÓN POR TECHO ☒ CONEXIÓN POR PISO ☒ NODO CAMARA DE SEGURIDAD ☒ SALIDA DE INTERCONEXION ENTRE CAMPO-COUPLO DE CON-COUPLO CON CABLE DE ALTA DEFINICION ☒	
DATOS DE LA CONSTRUCCIÓN			
CONCEPTO	A CONSTRUIR OBRA NUEVA O AMPLIACION	CONSTRUIDA SIN LICENCIA A REGULARIZAR	AUTORIZADO CON LICENCIA(S) ANTERIOR(ES) M2 Y TERMINACIÓN DE OBRA SOLUCION:
SOTANO	2,432.47		
PLANTA BAJA	5,049.13		
PRIMER NIVEL			
SEGUNDO NIVEL			
TERCER NIVEL			
MEZZANINE	1,583.86		
4° NIVEL			
TOTAL M2 TECHADOS	9,065.46		
PASILLO (PISO)	278.65		
PATIO (PISO)			
ESTACIONAM: (PISO)	532.84		
TOT. M2 CONST. S/TECHAR	811.49		
JARDIN (área sin construcción)	628.98		
BARDEO ML	75.27		
ALINEAMIENTO ML			
CONTENIDO DEL PLANO: SOTANO: PLANTA Y CONEXIONES			
ESCALA: 1:400	PLANOS COMPLEMENTARIOS:		
COTAS: METROS			
CLAVE: VD-01/03			

